


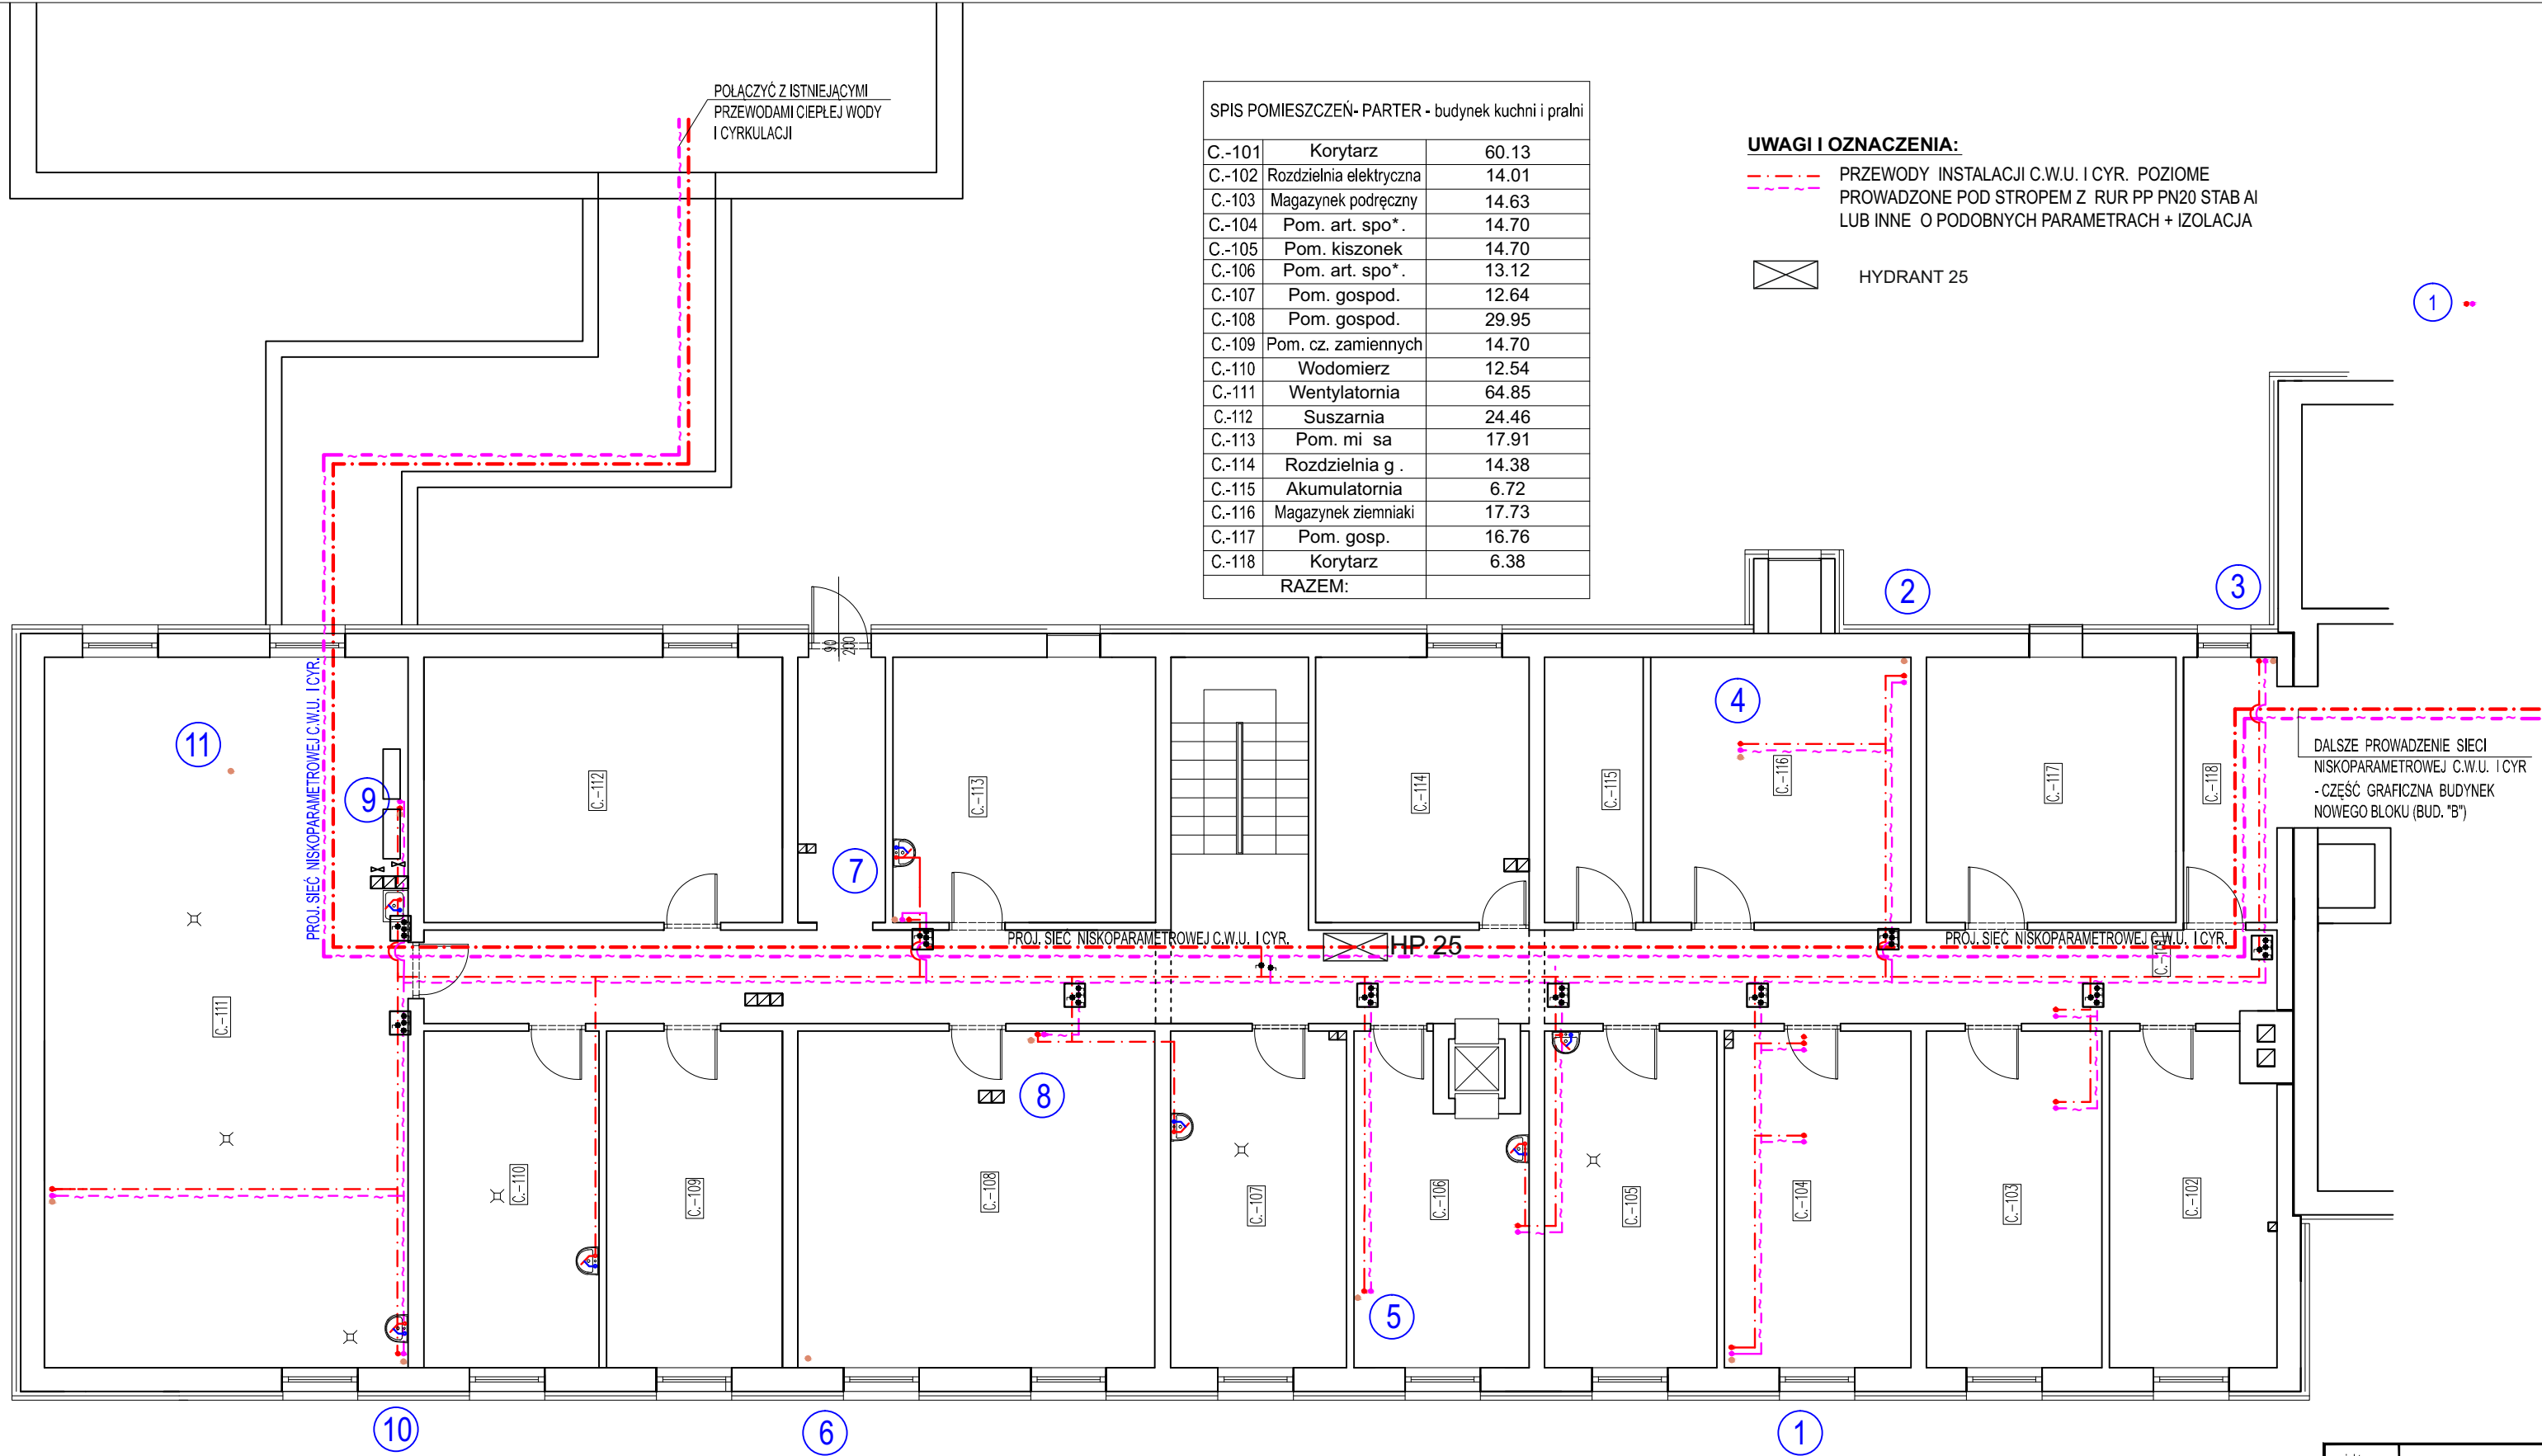

projekt:	Termomodernizacja budynku (Dom Pomocy Społecznej nr 1) - instalacja c.w.u.			
obiekt:	Dom Pomocy Społecznej nr 1 w Łęborku ul. Stryjewskiego 23, 84-300 Łębork, dz. nr ewid. 102/2 obręb 3			
inwestor:	Powiat Łębarski ul. Czołgistów 5, 84-300 Łębork			data: 04.2015
tytuł rysunku:	BUDYNEK KUCHNI I PRALNI Rzut piwnic (bud. C) - instalacja c.w.u.			skala: 1:100
część rys.:	branża:	faza projektu:	format arkusza:	numer rysunku:
C	Sanitarna	PB	520x297	C/1/CWU
Projekt chroniony prawami autorskimi / Dz.U.1994 Nr24 poz.83; Wszelkie prawa zastrzeżone / All rights reserved. Powielanie, rozpowszechnianie, wykorzystanie, wprowadzanie zmian bez zgody posiadacza praw autorskich jest zabronione! Prawa Autorskie dla / Copyright by : NAZWA POSIADACZA PRAW AUTORSKICH				